
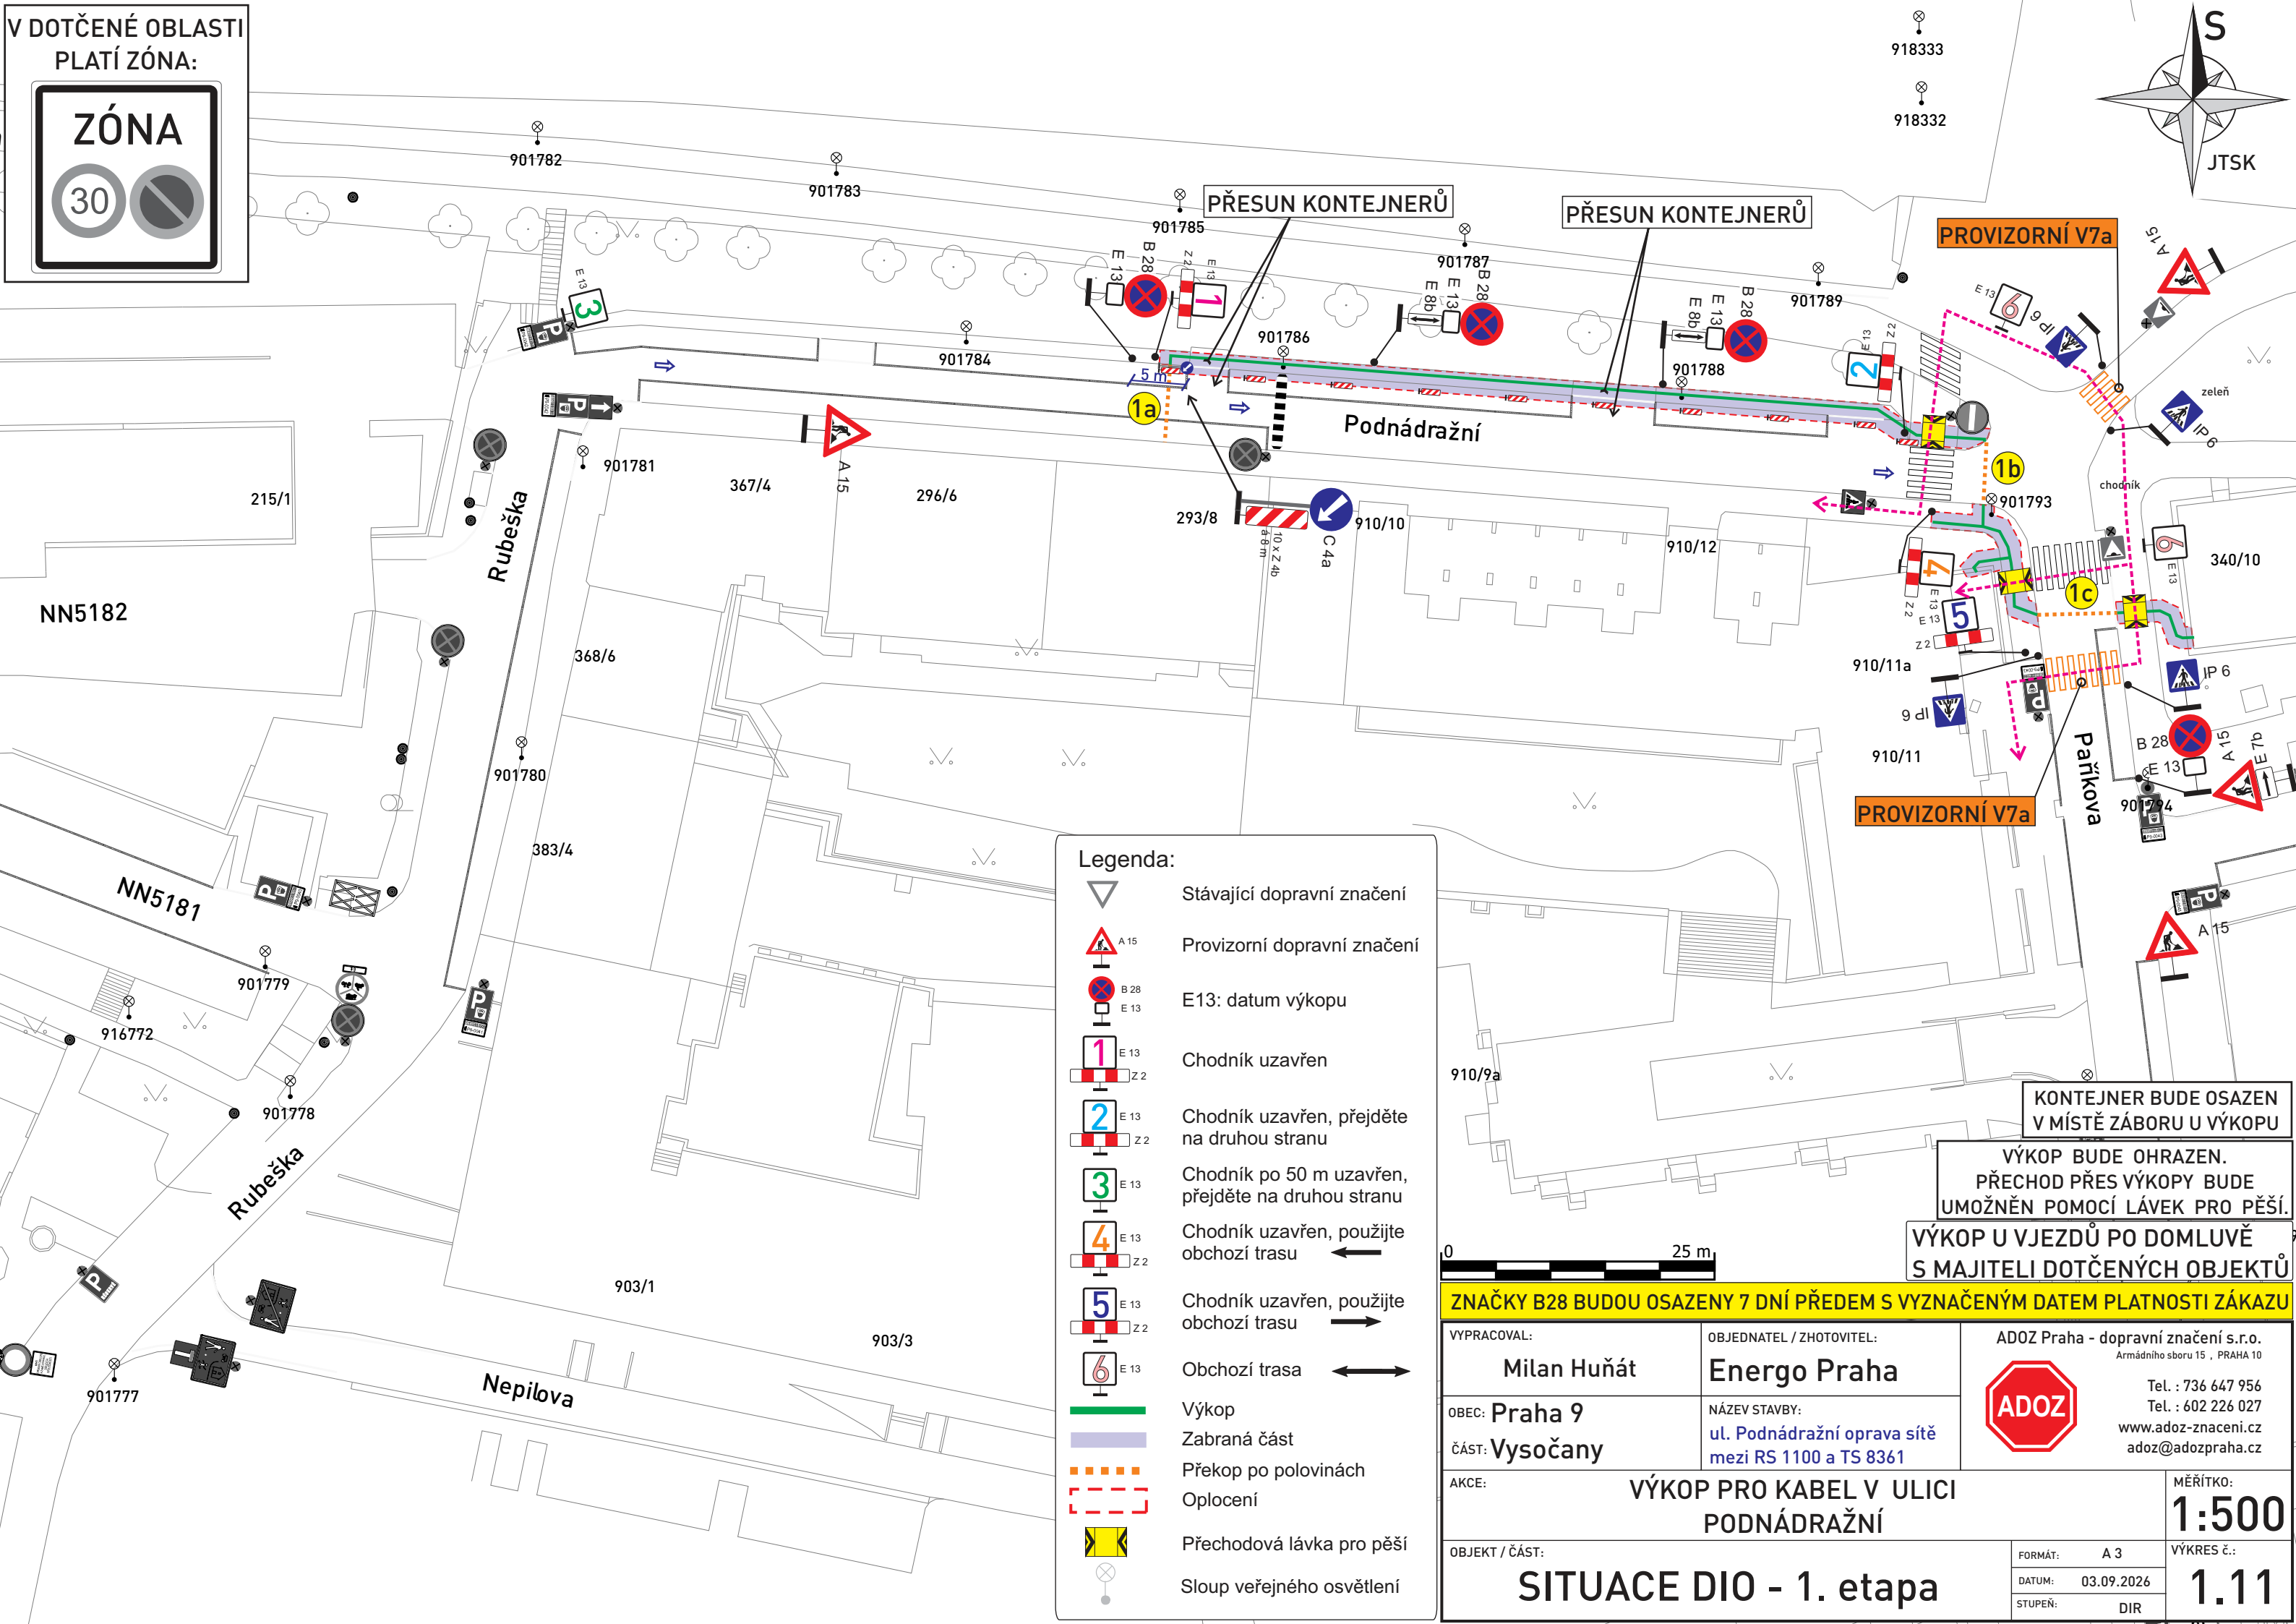


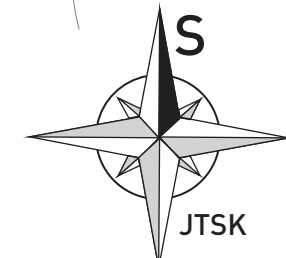

**VÝKOP U VJEZDŮ PO DOMLUVĚ
S MAJITELI DOTČENÝCH OBJEKTŮ**

ZNAČKY B28 BUDOU OSAZENY 7 DNÍ PŘEDEM S VYZNAČENÝM DATEM PLATNOSTI ZÁKAZU

VYPRACOVAL: Milan Huňát	OBJEDNATEL / ZHOTOVITEL: Energo Praha	ADOZ Praha - dopravní značení s.r.o. Armádního sboru 15 , PRAHA 10  Tel. : 736 647 956 Tel. : 602 226 027 www.adoz-znacení.cz adoz@adozpraha.cz
OBEC: Praha 9 ČÁST: Vysočany	NÁZEV STAVBY: ul. Podnádražní oprava sítě mezi RS 1100 a TS 8361	

AKCE:	VÝKOP PRO KABEL V ULICI PODNÁDRAŽNÍ	MĚŘÍTKO: 1:500
-------	--	--------------------------

OBJEKT / ČÁST: SITUACE DIO - 1. etapa	FORMÁT:	A 3	VÝKRES č.: 1.11
	DATUM:	03.09.2026	
	STUPEŇ:	DIR	